




SEZIONE A-A
Scala 1:50

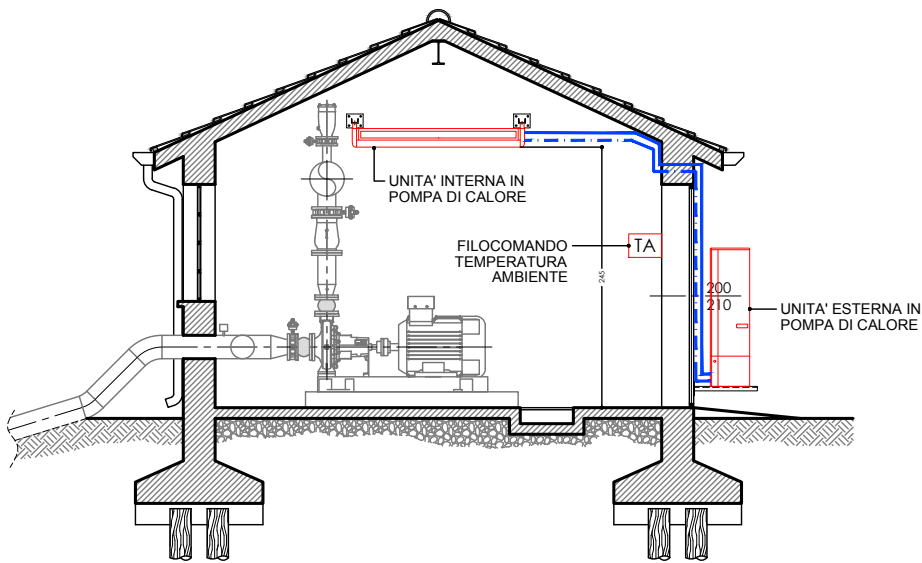


DETTAGLIO VENTILATORE ASSIALE

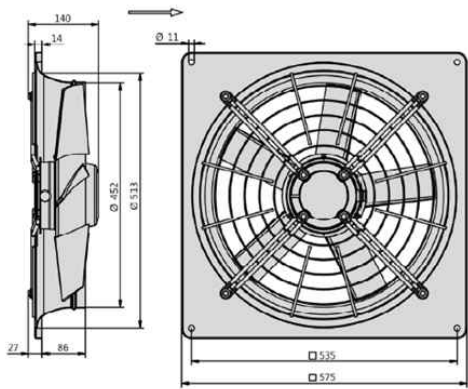

SCHEMA FUNZIONALE IMPIANTO DI CONDIZIONAMENTO

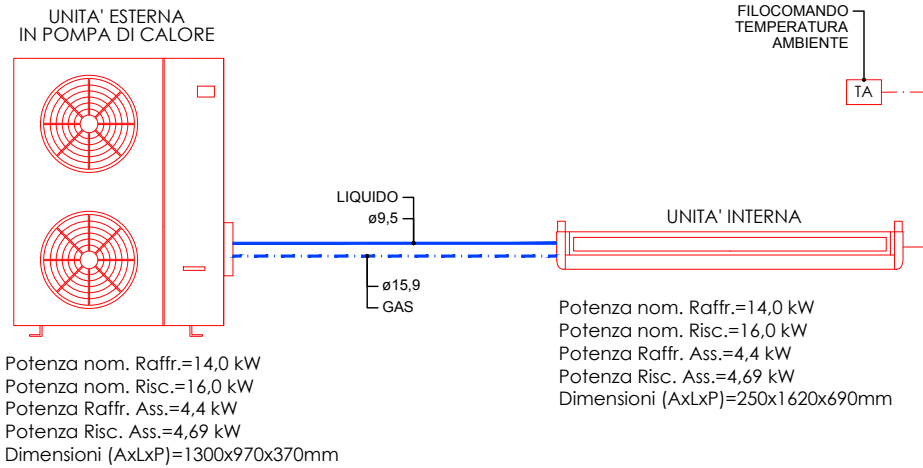

PIANTA
Scala 1:50

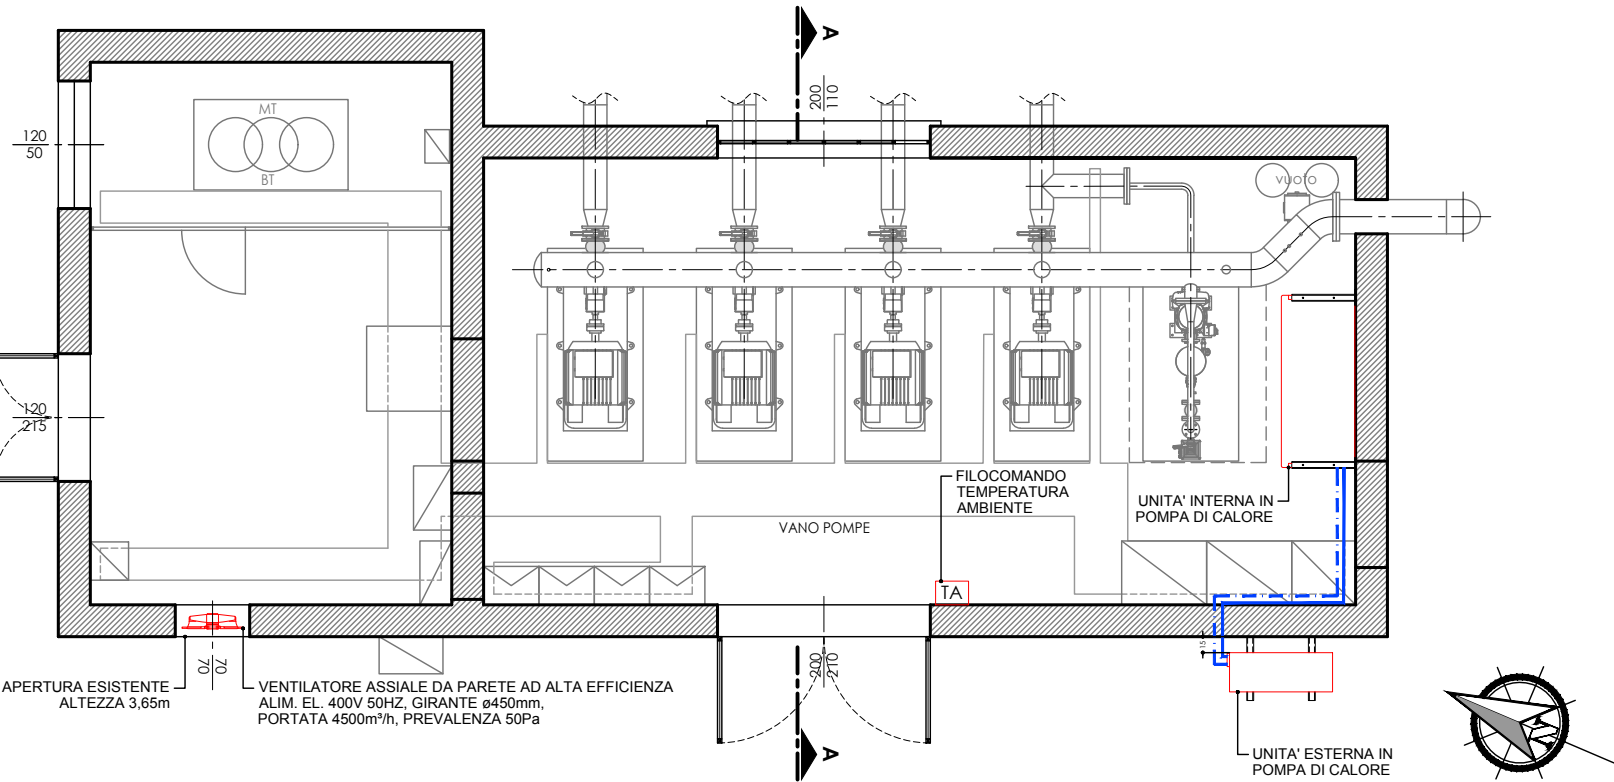

CONSORZIO DI BONIFICA PIANURA DI FERRARA

Sede legale e recapito postale:
44121 Ferrara - Via Borgo dei Leoni, 28 - C.F. 93076450381
web: www.bonificaferrara.it - e-mail: info@bonificaferrara.it - pec: posta.certificata@pec.bonificaferrara.it
aderente all'Associazione Nazionale Bonifiche, Irrigazioni e Miglioramenti Fondiari

SISTEMA IRRIGUO VALLE PEGA

PROGETTO DEFINITIVO ED ESECUTIVO

Provincia di Ferrara
Comuni di Comacchio e Ostellato
Recupero, adeguamento e miglioramento
funzionale del sistema irriguo di Valle Pega

ELABORATI GRAFICI - COMIZIO IRRIGUO N.10

Elaborato: IMPIANTO DI SOLLEVAMENTO N.10 OPERE ELETTROMECCANICHE CLIMATIZZAZIONE LOCALI TECNICI PIANTA, PROSPETTI E SCHEMA FUNZIONALE	Codifica: 18.2.6
---	----------------------------

Progetto generale e integrazione delle prestazioni specialistiche: Dott. Ing. Marco Volpin		Progetto rete di distribuzione:  Dott. Ing. Emiliano Corsi		Data: 28.06.2021	
 		Progetto opere elettromeccaniche: ELTEC S.r.l. <i>Società di ingegneria</i> Per. Ind. Deris Ortali		Il Responsabile del Procedimento Geom. Marco Ardizzoni	
Collaboratori: Dott. Ing. Laura Montanari Per. Ind. Lorenzo Fantini		Progetto impianti elettrici: A A ENGINEERING DI ANGELINI ANDREA Per. Ind. Andrea Angelini		Indagini geologiche:  Dott. Geol. Antonio Mucchi	
				Coordinamento sicurezza:  INGEGNERE LIVIA BURINI www.dinamicalab.it/ferrara.it Dott. Ing. Livia Burini	
Rev.	Descrizione	Redatto	Verificato	Approvato	Data
A	Emissione	M. Gardella	F. Fabbri	D. Ortali	Aprile 2021
B	Revisione per verifica progetto	M. Gardella	F. Fabbri	D. Ortali	Agosto 2021
C					