




PARTICOLARE INSTALLAZIONE DI LAMPADA FLUORESCENTE A PARETE

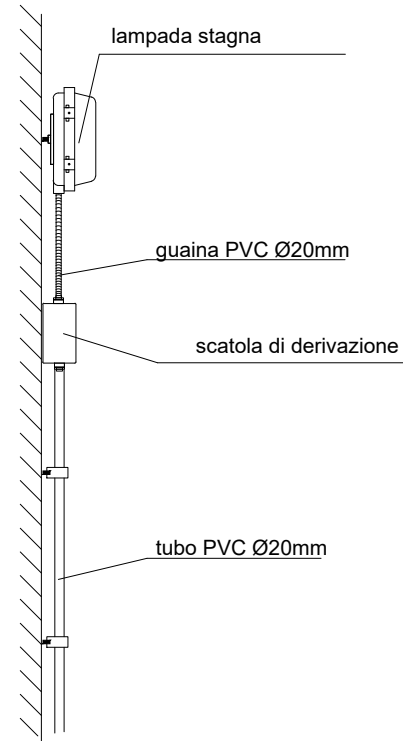


SCHEMA A BLOCCHI DISTRIBUZIONE PRINCIPALE

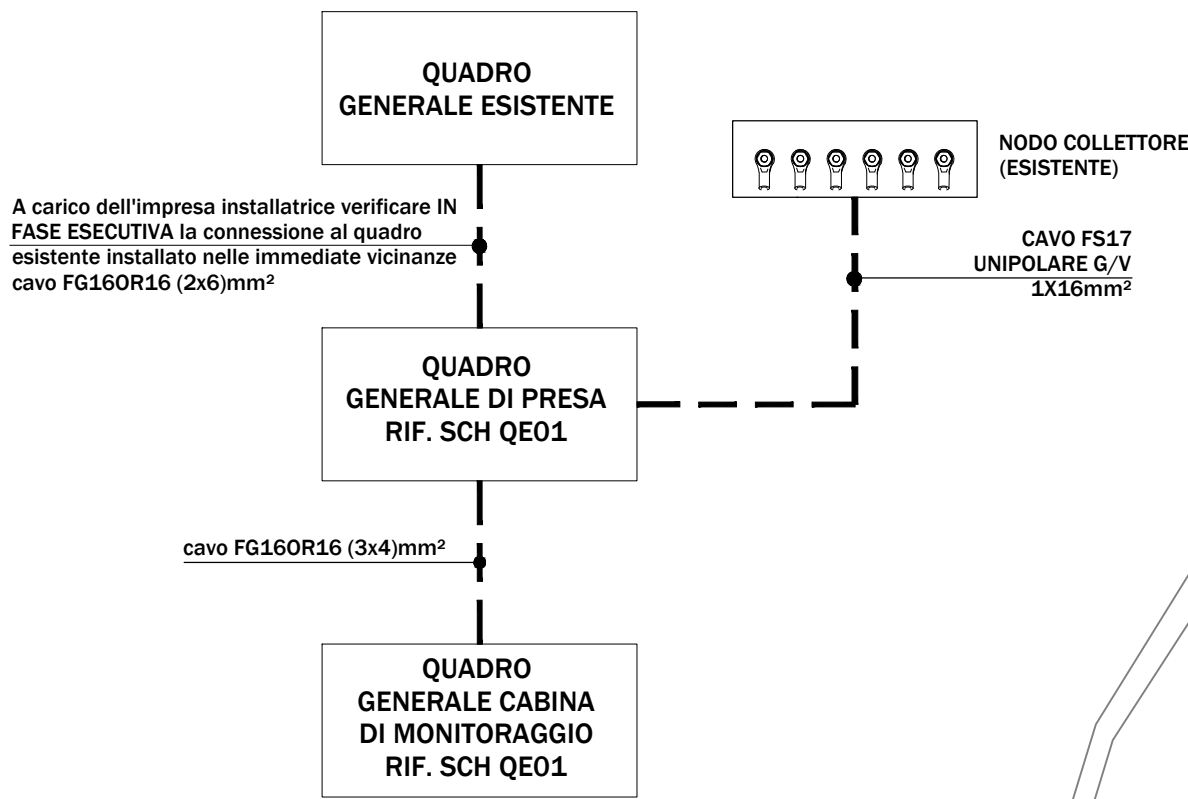

PARTICOLARE DI FISSAGGIO ACCENSIONI A PARETE

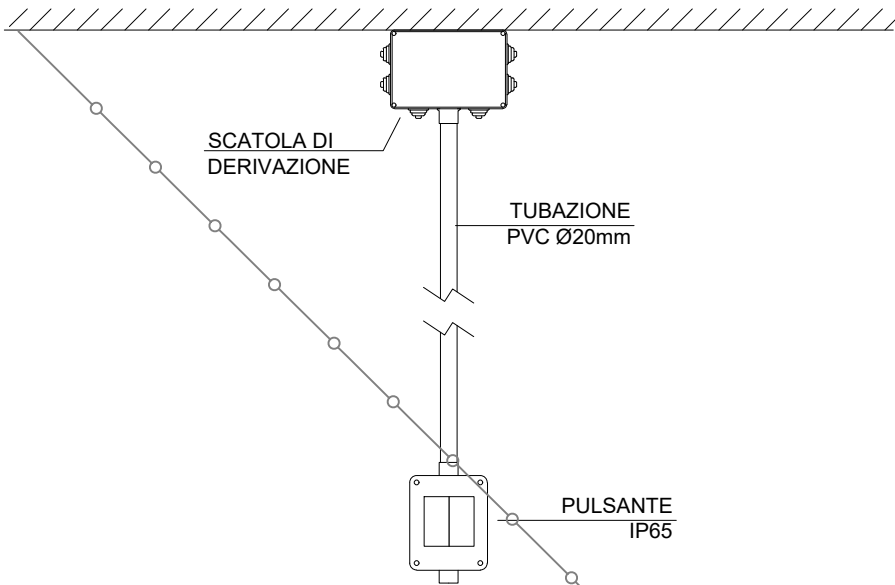


LEGENDA

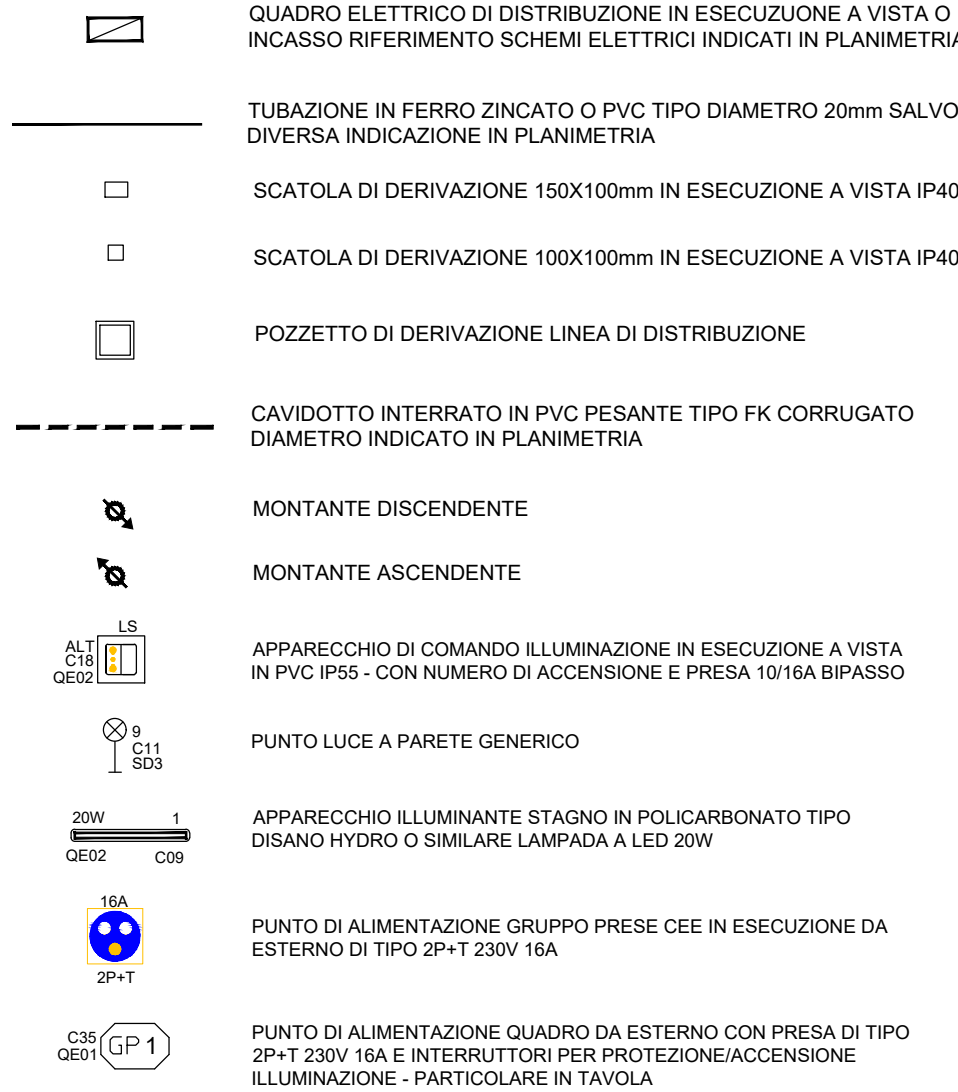


NOTE:
La distribuzione avverrà entro tubazioni di nuova predisposizione ed entro tubazioni esistenti. Per queste ultime sarà onere dell'impresa installatrice verificare il passaggio e la compatibilità degli elementi tecnici.


PARTICOLARE IMPIANTO ELETTRICO CABINA DI MONITORAGGIO (scala 1:50)

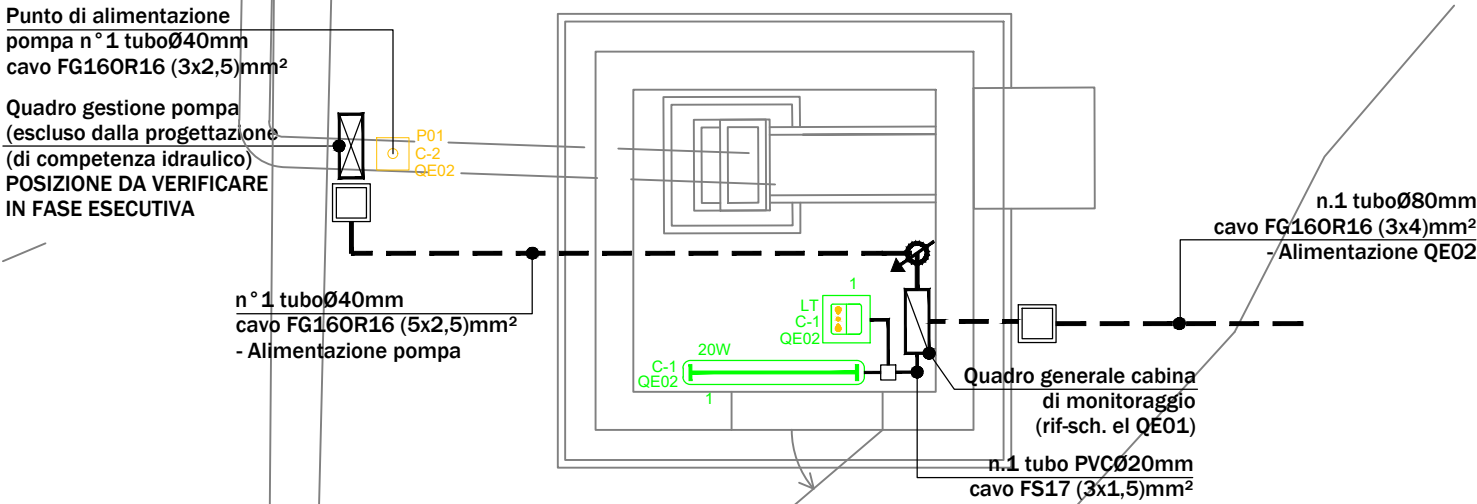

STIPAMENTO MASSIMO DEI TUBI

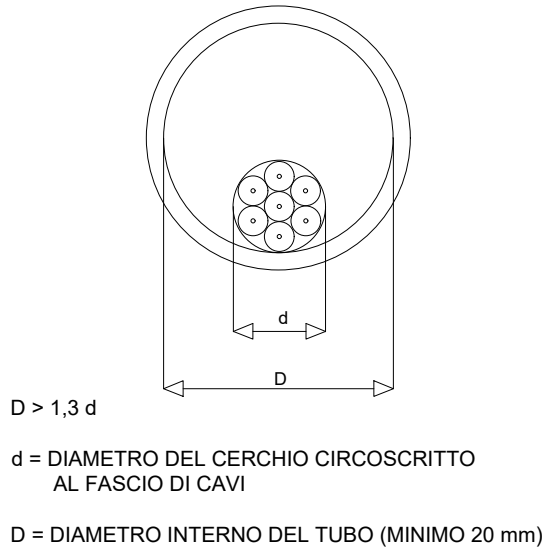

CHIAVE DI LETTURA SIMBOLI ELETTRICI

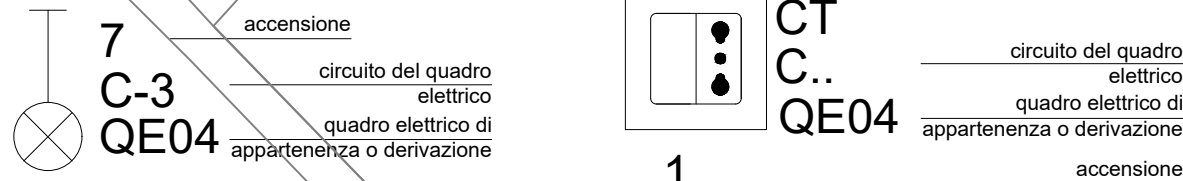

  **LIFEEL**
LIFE19 NAT/IT/000851
Misure urgenti nel Mediterraneo Orientale per la conservazione a lungo termine dell'anguilla europea (*Anguilla anguilla*)



ACTION A3 Progettazione di passaggi per anguille per riaprire oltre 1.000 km di habitat per la migrazione delle ceche verso monte

PROGETTO ESECUTIVO

Data revisione:	Indice revisione:	Natura della modifica:
Settembre 2022	00	Prima emissione
Dicembre 2023	01	Aggiorn. DLgs 36/2023
Aprile 2024	02	Aggiornamento

Titolo elaborato:
Tavola impianto elettrico Po di Volano a Valpigliaro

Ns. Rif.	Data	Scala	Dim. foglio	Elaborato n°
20S30	Settembre 2022	varie	A1	035.E.ST.PC_02

DIRETTORE TECNICO:
Dott. Ing. Massimo Sartorelli

PROGETTAZIONE:
Dott. Ing. Beniamino Barenghi

 Address: Via Repubblica 1 - 21020 - Varano Borghi (VA)
Tel: +39 0332.961097
Mail to: info@graia.eu - graia@pec.it

Redazione
Dr. Cesare M. Puzzi, Dr.ssa Stefania Trasforini,
Dr.ssa Alessandra Ballerio

Verifica
Dott. Ing. Massimo Sartorelli

Approvazione
Dott. Ing. Massimo Sartorelli


Timbro e firma:
Dott. Ing. SARTORELLI MASSIMO
n° 2096
ORDINE DEGLI INGEGNERI DELLA PROV. DI VARESE