



- FASE 4:
- Posa palancole
 - Realizzazione well point
 - Realizzazione opere in c.a. vasca pompe
- FASE 4B:
- Rivestimento sponde in pietraframe
 - Rivestimento argine con soletta in c.a. sp. 20 cm

FASE 4 - SCALA 1:200

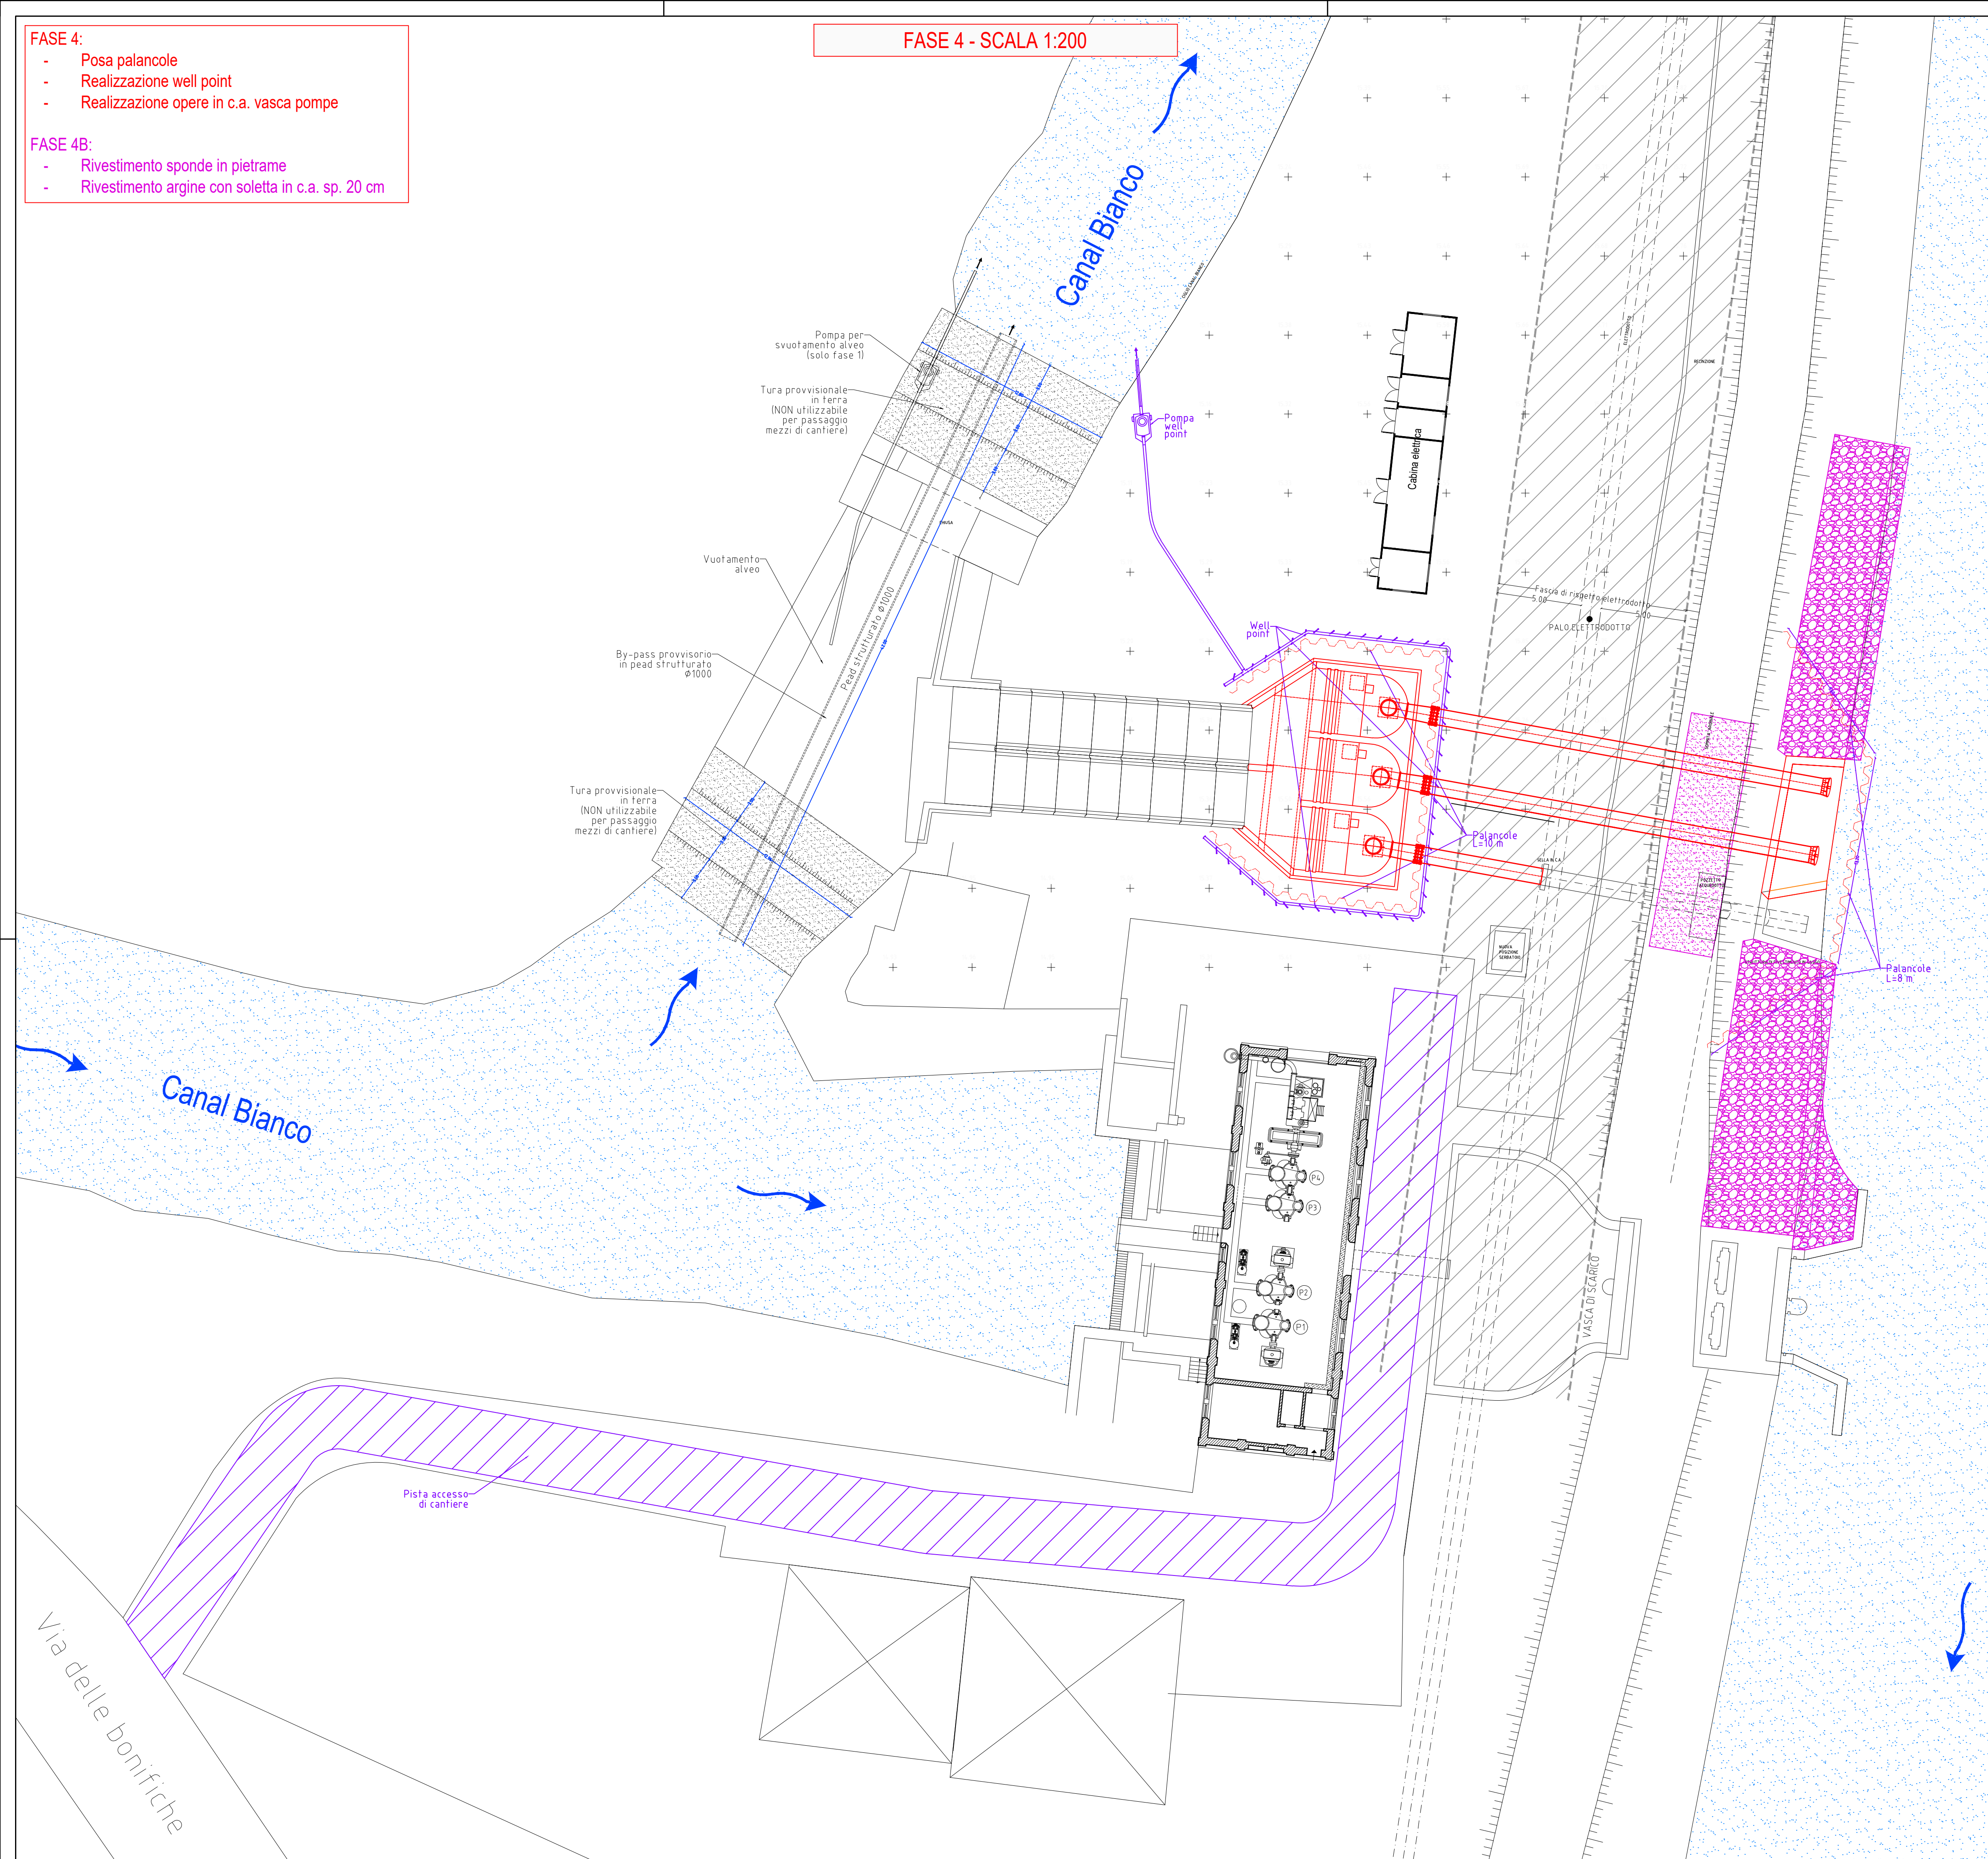

- FASE 5:
- Realizzazione maufatto di scarico
 - Posa cavidotti e pozzetti per predisposizione impianto elettrico
 - Posa impianto di terra
 - Posa carpenteria metalliche

FASE 5 - SCALA 1:200

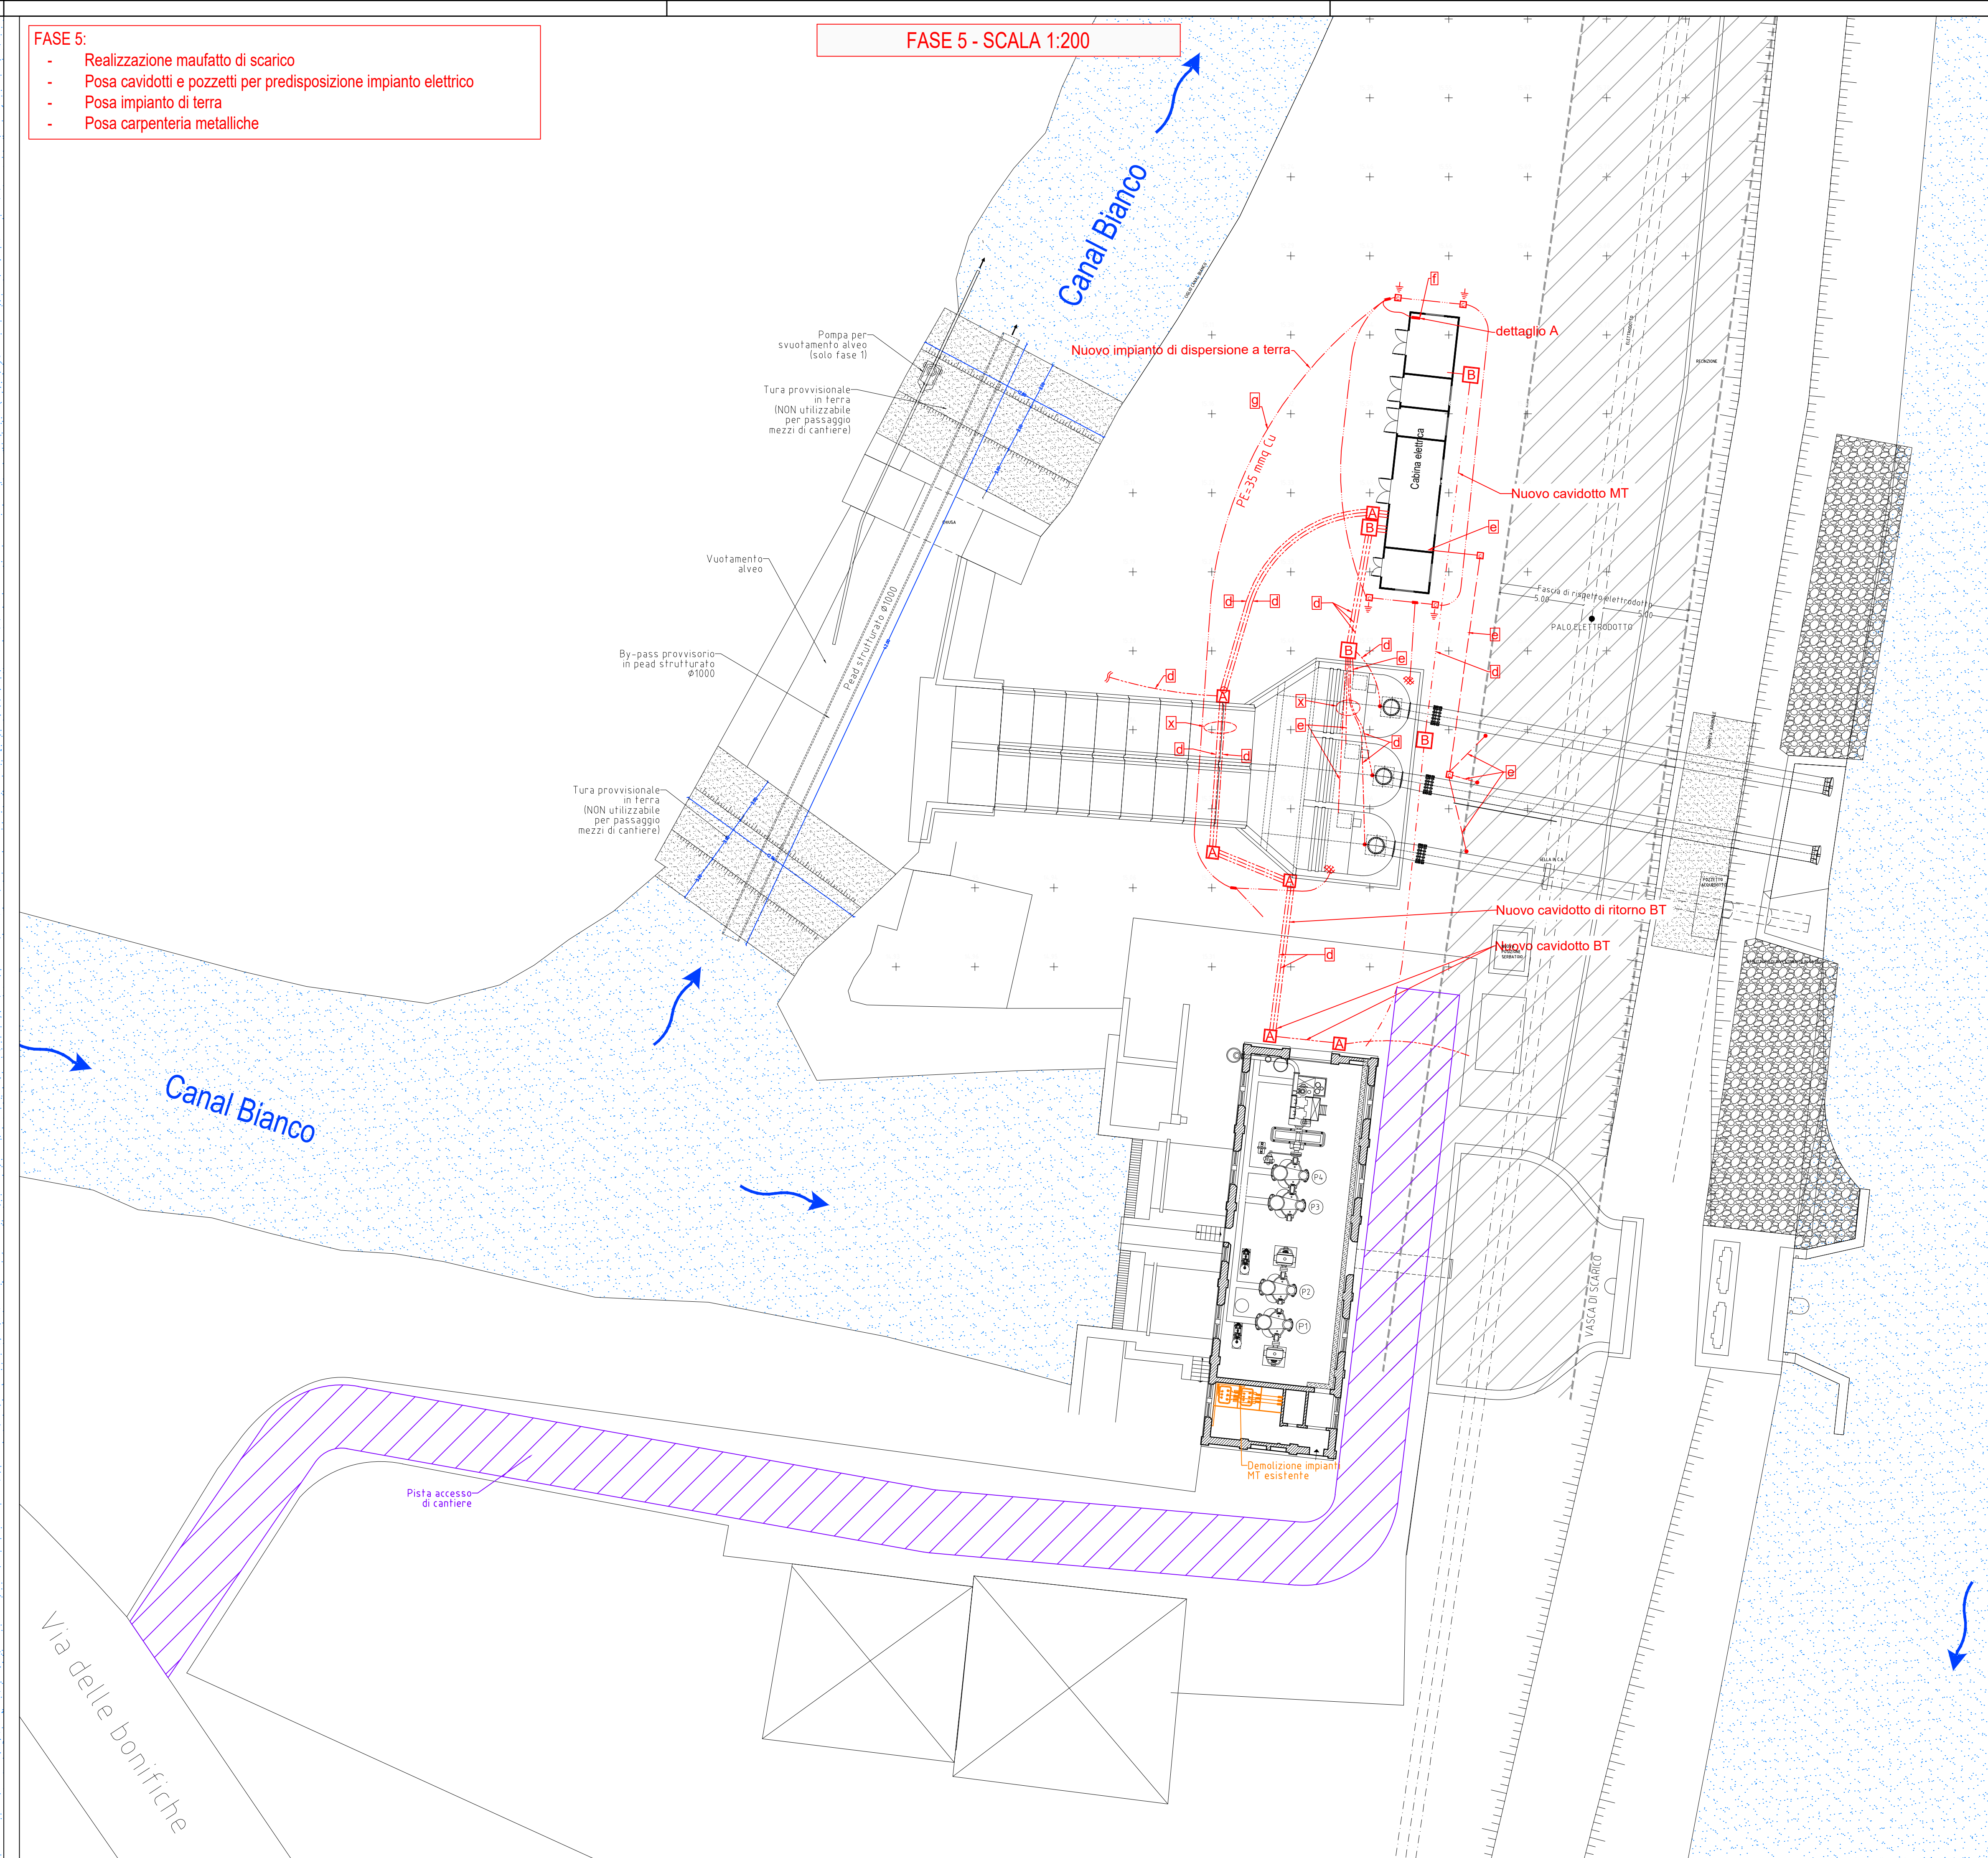

CONSORZIO DI BONIFICA PIANURA DI FERRARA

Sede legale e recapito postale:
44121 Ferrara - Via Borgo dei Leoni, 28 - C.F. 93076450381
web: www.bonificaferrara.it - e-mail: info@bonificaferrara.it
pec: posta.certificata@pec.bonificaferrara.it
aderente al  Associazione Nazionale Bonifiche, Irrigazioni e Miglioramenti Fondari

POTENZIAMENTO IMPIANTO IDROVORO BETTO
PROGETTO ESECUTIVO



Piano nazionale di ripresa e resilienza disciplinato dal Regolamento del Parlamento Europeo (UE) 2021/241 del 12 febbraio 2021, relativo al dispositivo per la ripresa e la resilienza (Next Generation EU), all'attuazione e rendicontazione degli interventi dell'investimento M2C4 2.1A per le più urgenti necessità, segnalati dalle regioni Emilia-Romagna, Toscana e Marche, per la gestione del rischio alluvioni e per la riduzione del rischio idrogeologico. Ordinanza n. 35/2024 del Commissario straordinario alla ricostruzione nel territorio delle regioni Emilia-Romagna, Toscana e Marche.
ID INTERVENTO ER-UBIS-000107
CUP 17B12400410007

TITOLO INTERVENTO "Potenziamento dell'impianto idrovoro Betto di scarico nel Canale Boicelli per la laminazione delle portate di piena del reticolo idraulico di bonifica"

PROGETTO: FASI DI CANTIERE 4-5

Data:	12.12.2024	ELABORATO:	P107	Rev.:	-
IL PROGETTISTA GENERALE (ing. Ing. Giovanni Forlani) ORDINE DEGLI INGEGNERI DELLA PROVINCIA DI FERRARA n° 1257 Albo dott. Ing. G. Forlani Giovanni FORLANI			IL PROGETTISTA (ing. Ing. Roberto Forlani) ORDINE DEGLI INGEGNERI DELLA PROVINCIA DI FERRARA n° 1257 Albo dott. Ing. R. Forlani Roberto FORLANI		
Rev.	Descrizione	Redatto	Data	Codice intervento	
00	Emissione		12.12.2024	OC172	
01	Revisione 1		01.04.2025		